
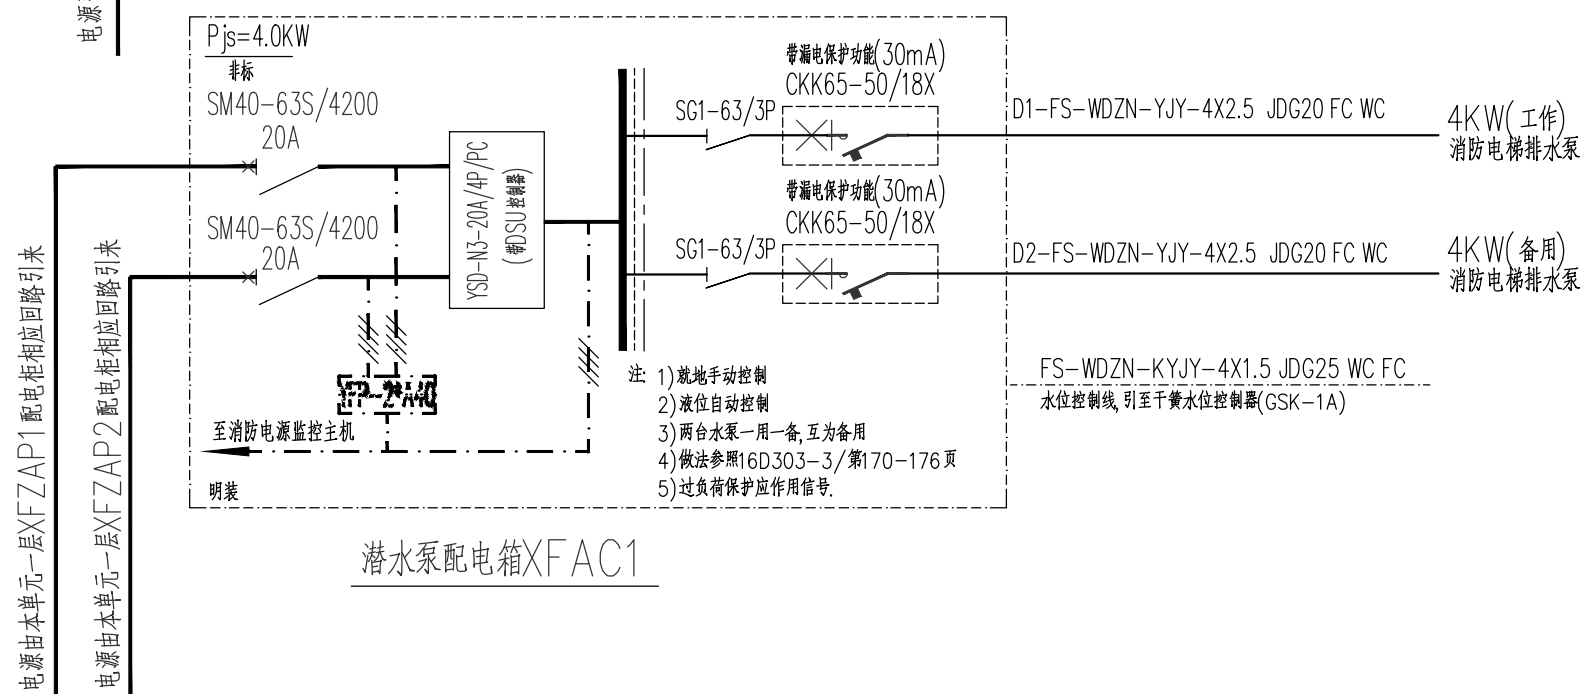
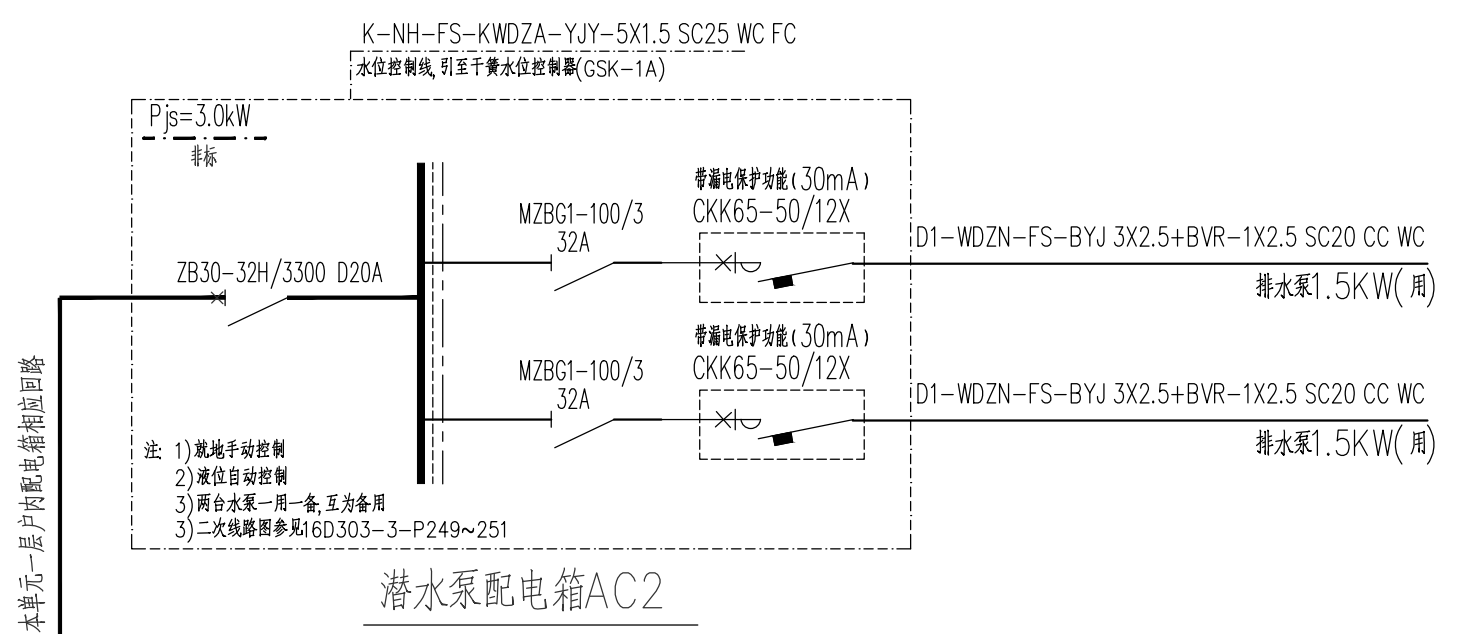
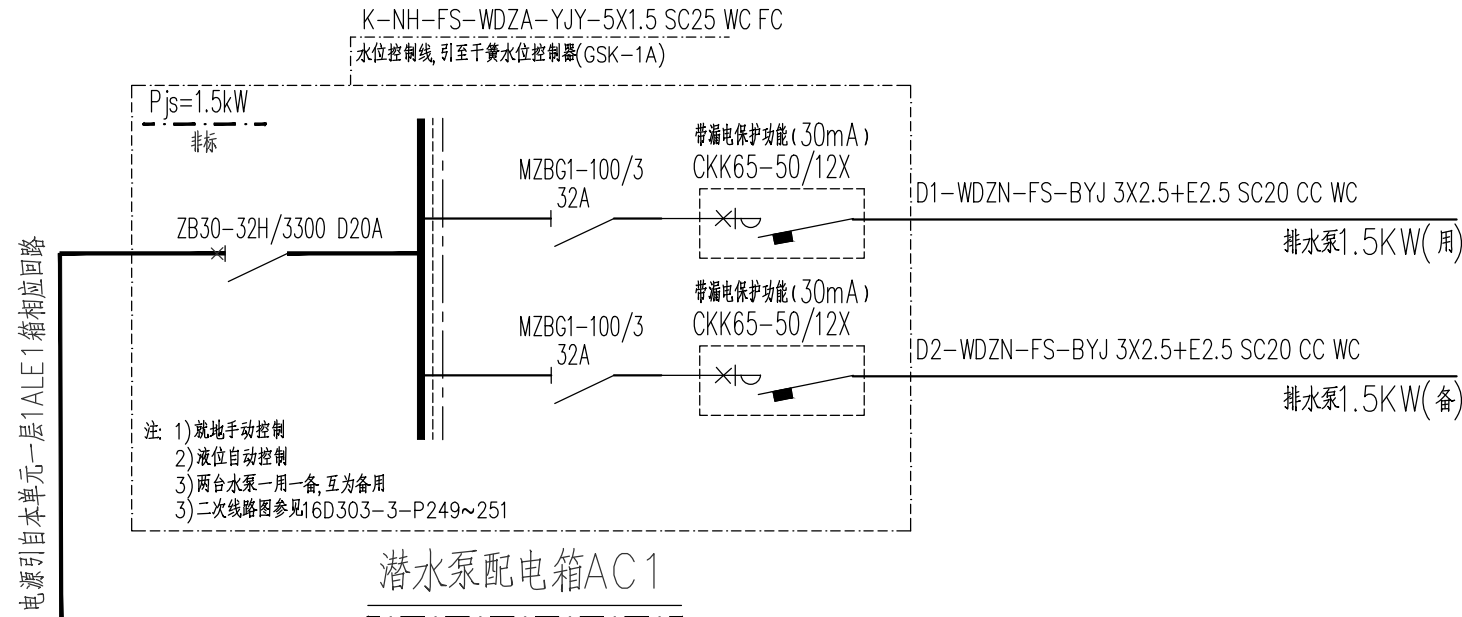
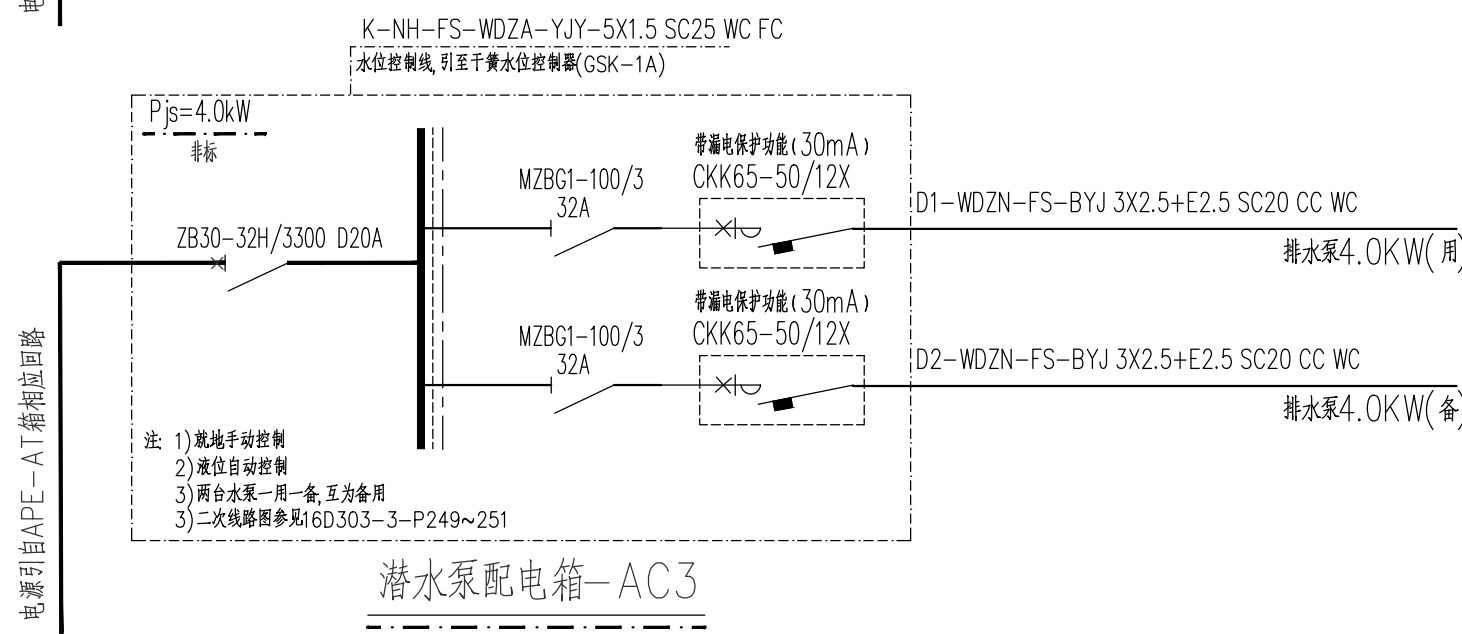
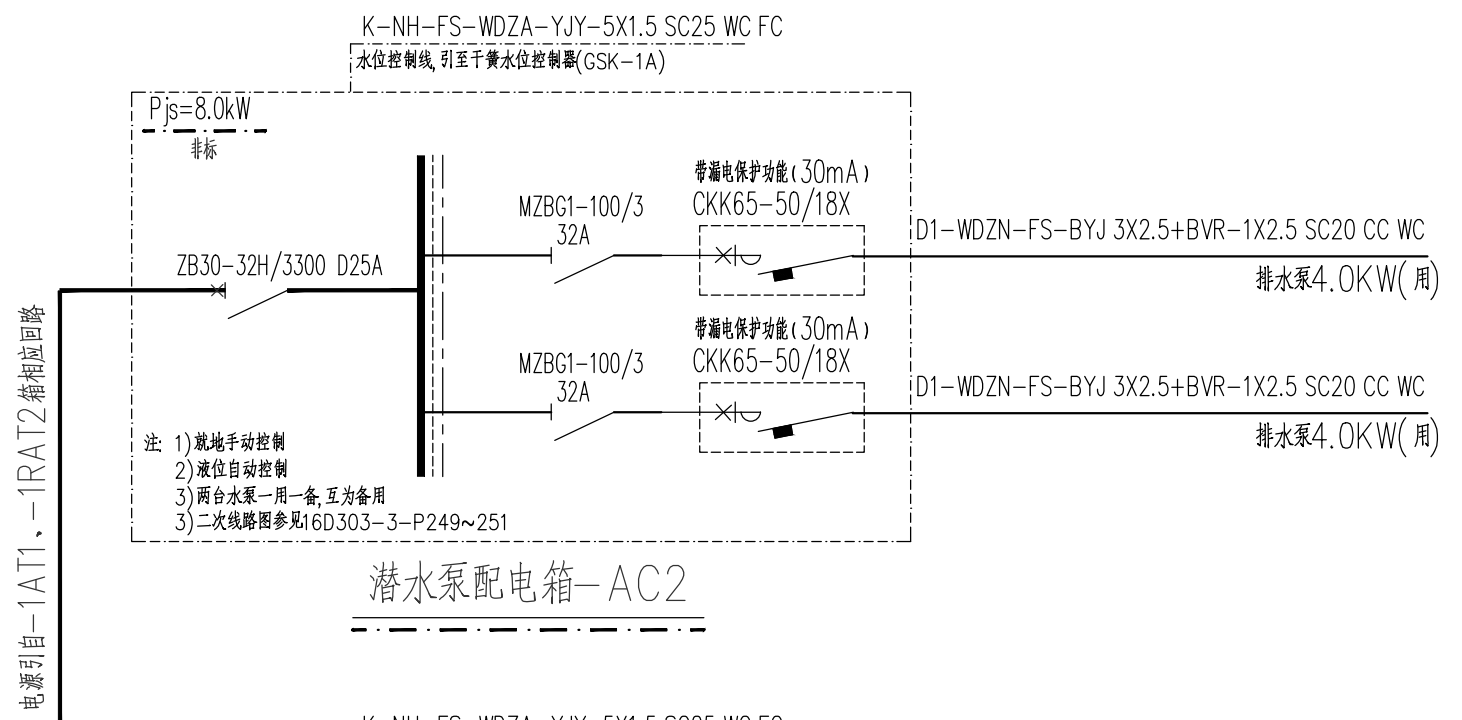
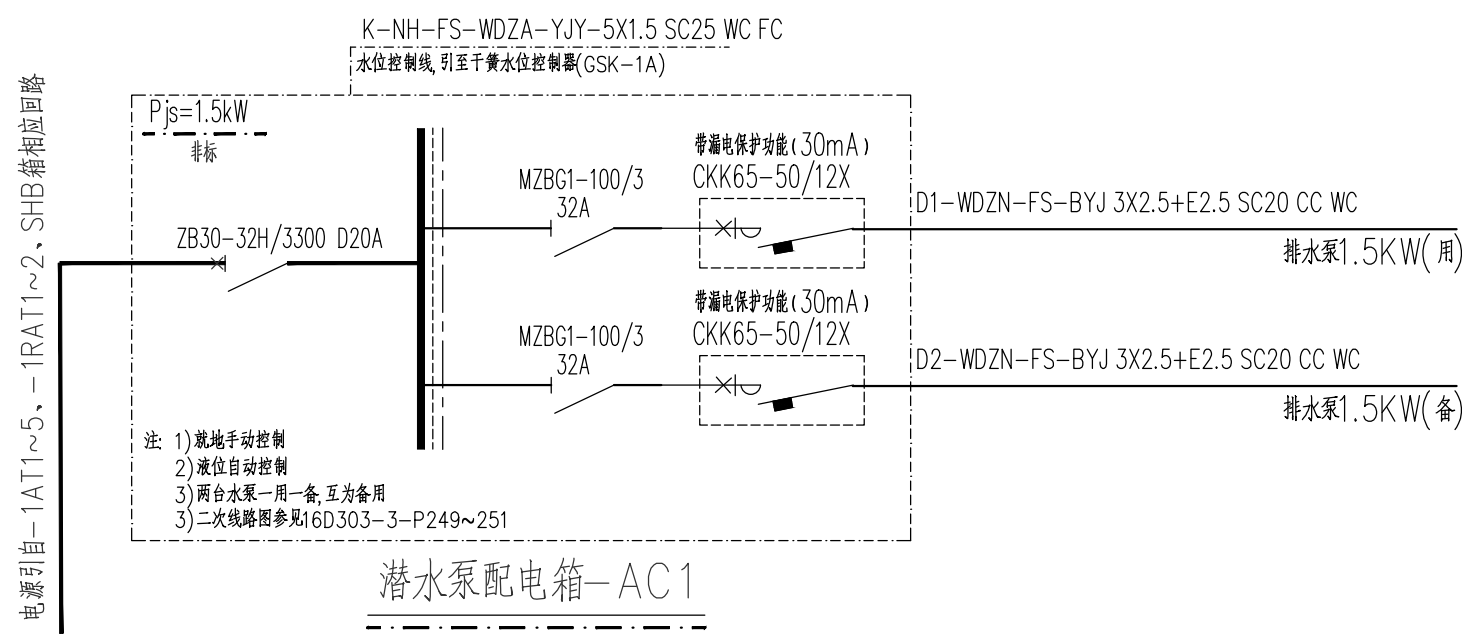
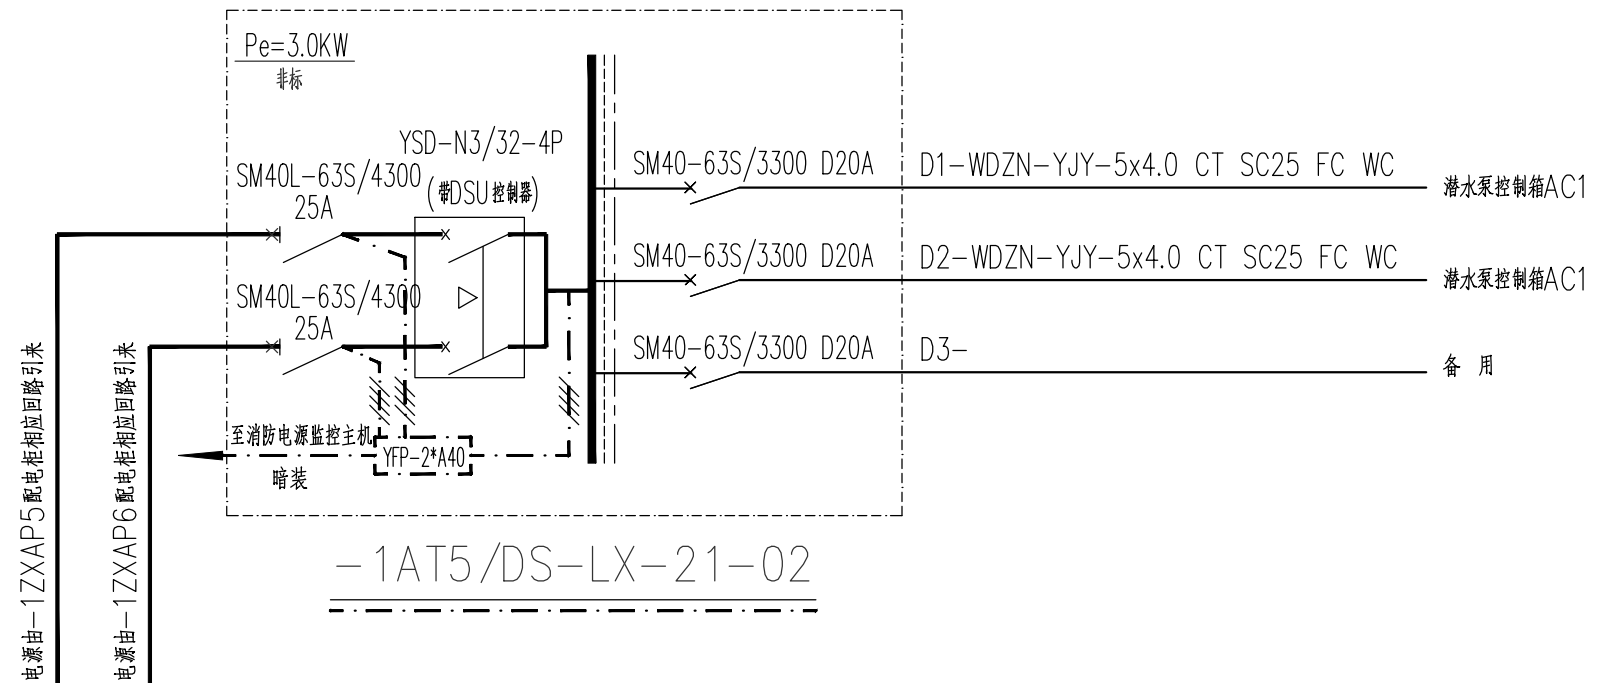
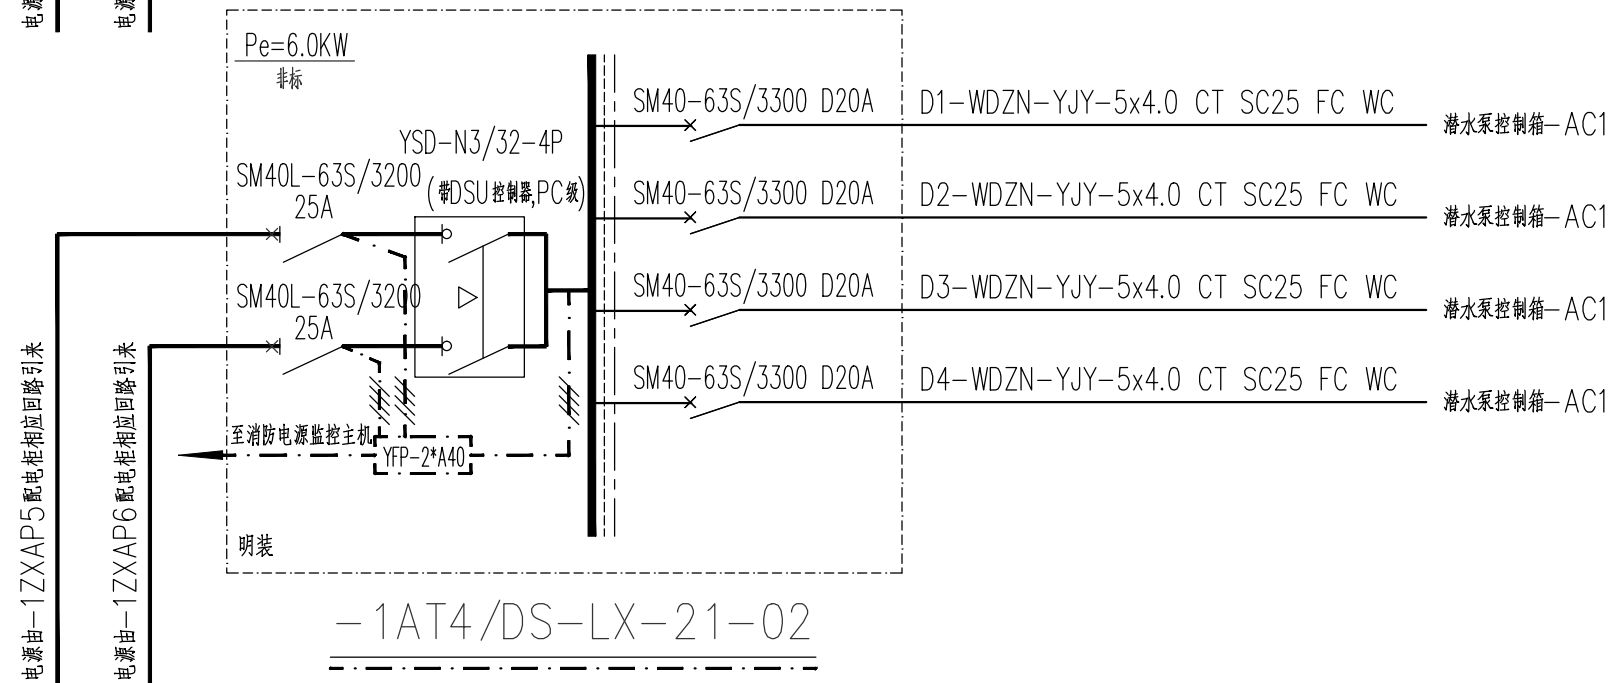
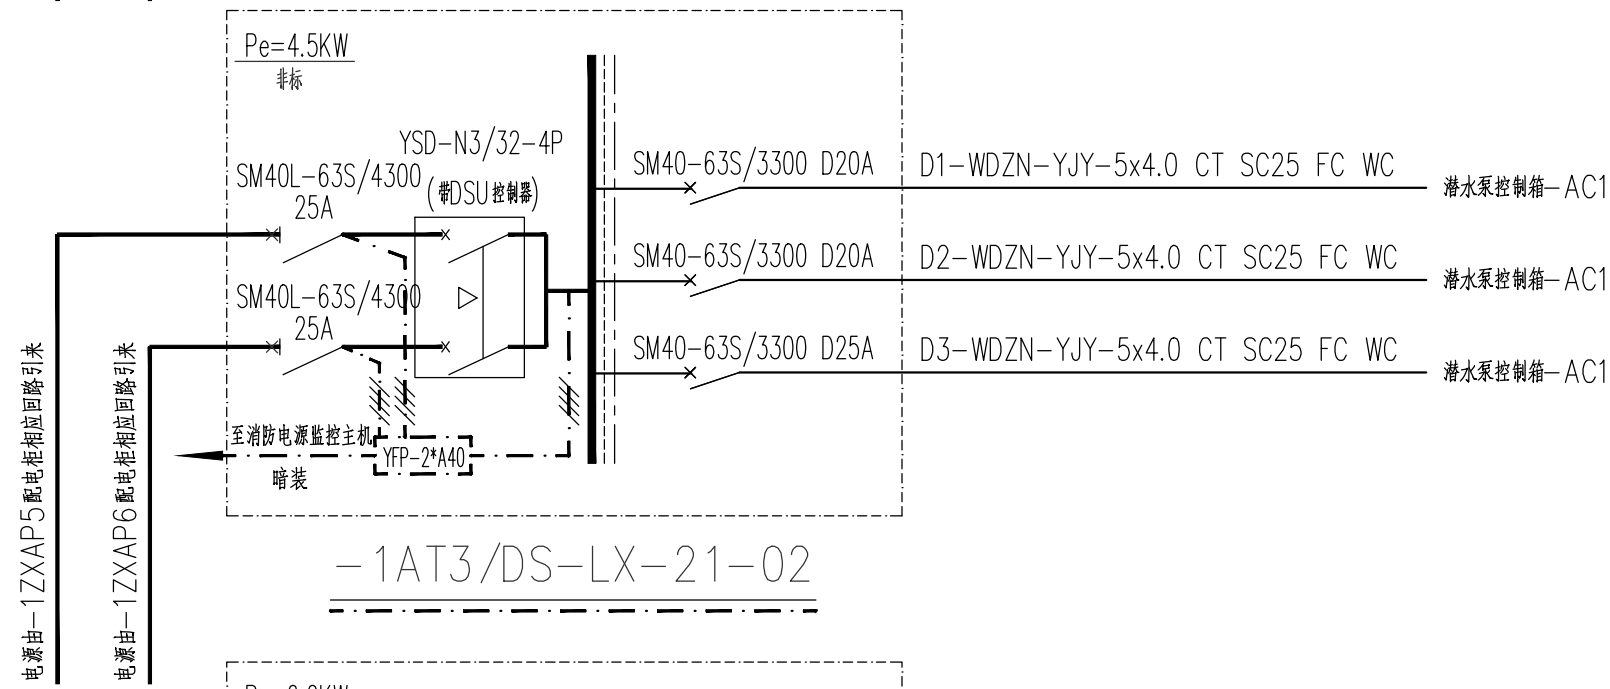
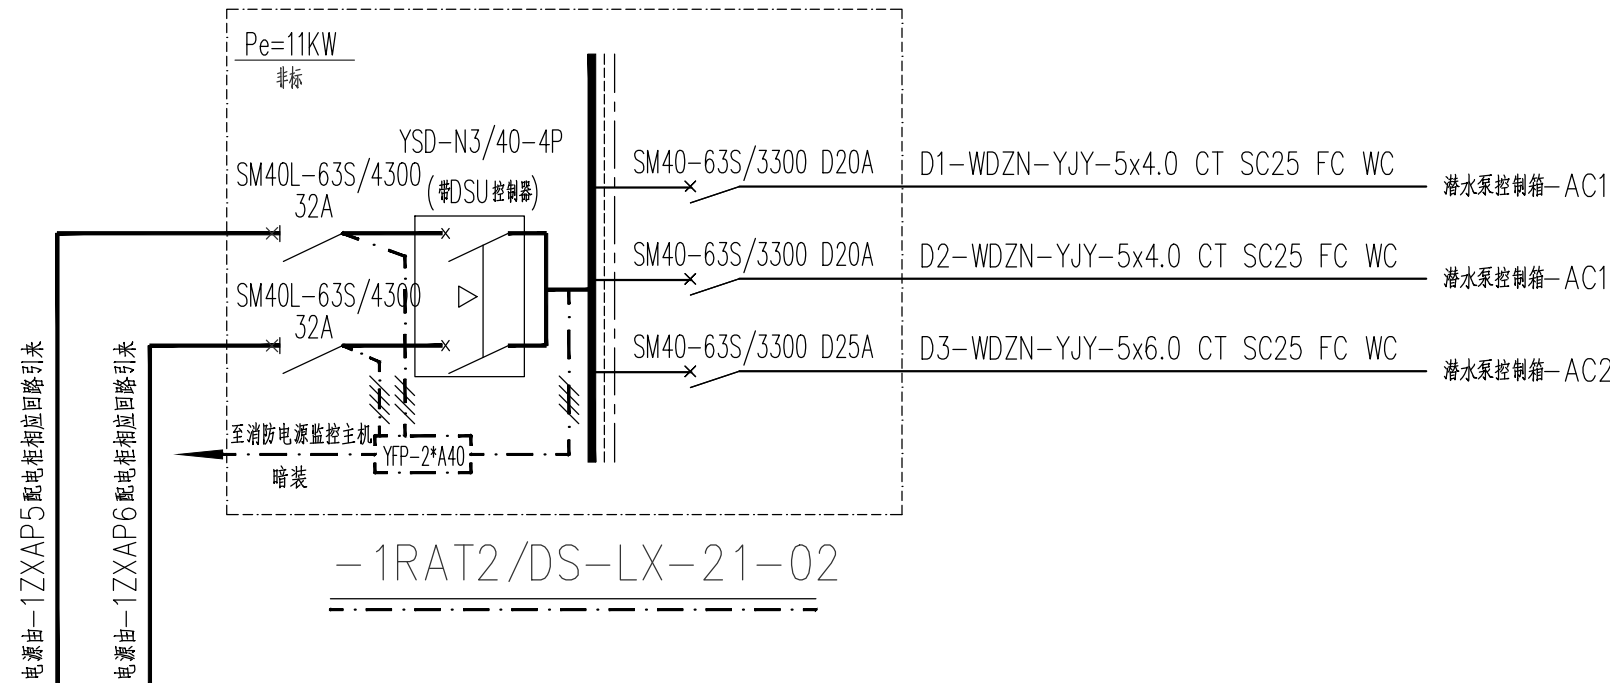
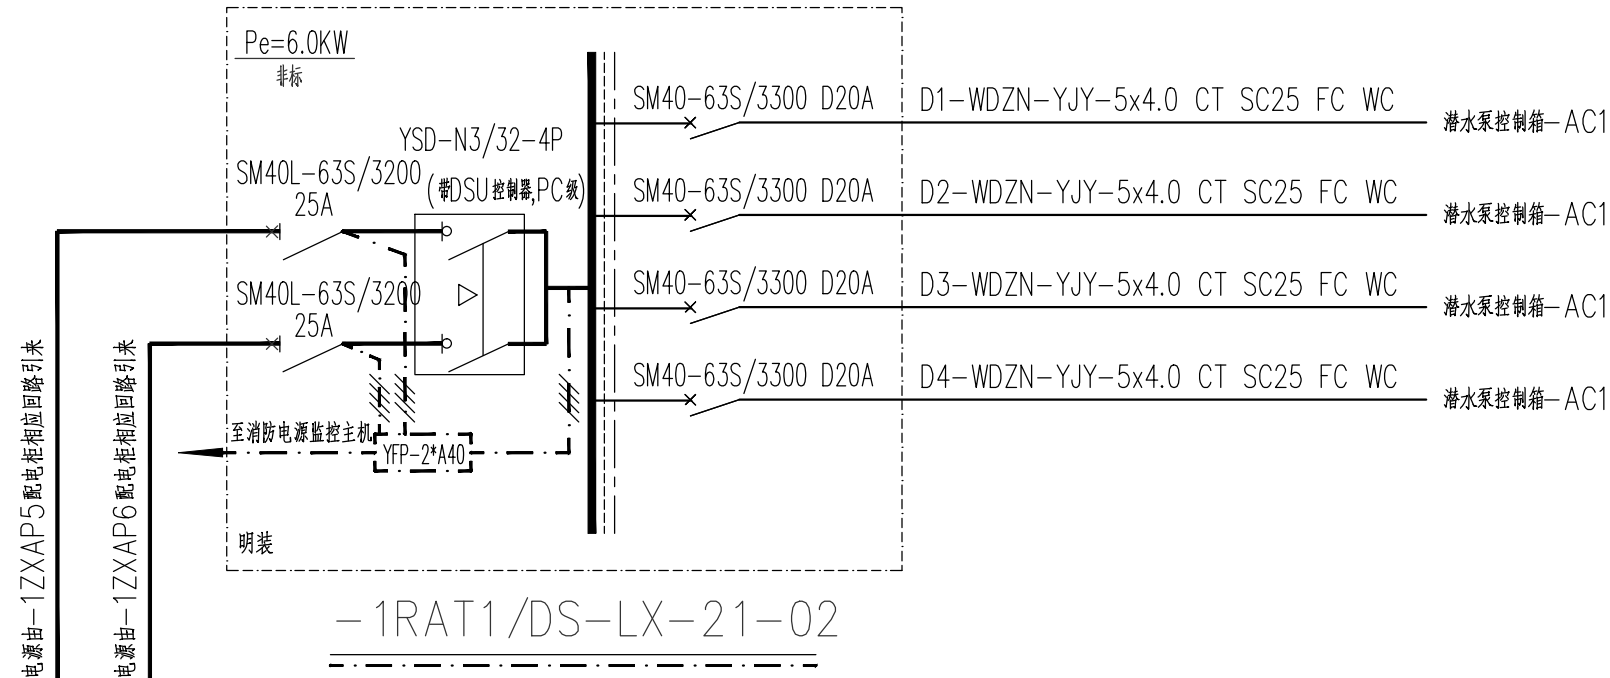


	实 名	签 名
项目负责人	官伟兴	
专业负责人	任增亮	
设 计 人	李海滨	
注册（执业）章		
预留章		
出图章		
未盖出图专用章本图无效		
华汇工程设计集团股份有限公司 建筑行业（建筑工程）甲级（有效期★NO A233002702 至2023年12月31日） 浙江省住房和城乡建设厅监制		
审图章		
竣工章		

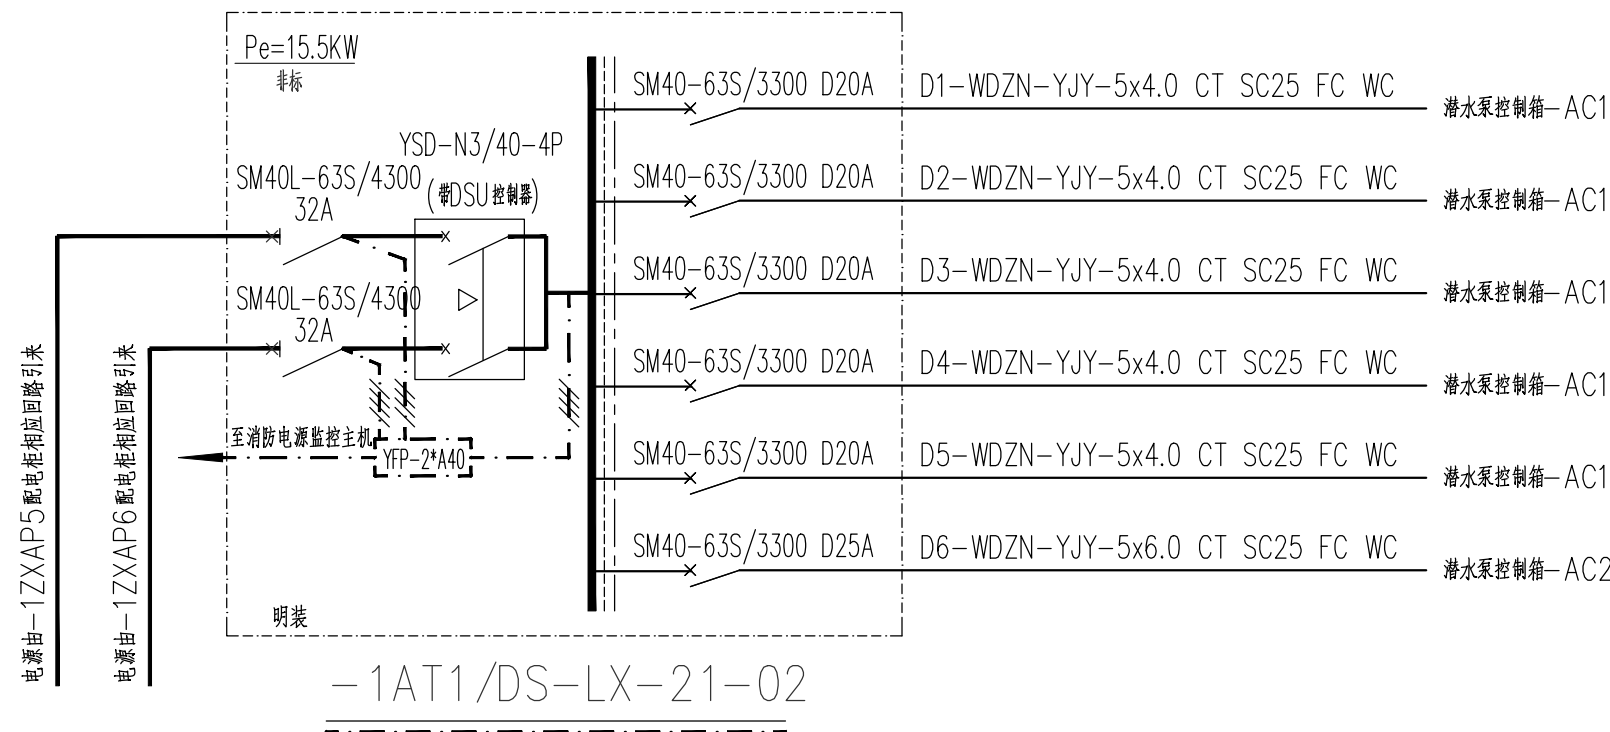

会 签	建 筑 ARCH	顾豪杰	顾豪杰
	结 构 STR	蒋嘉梅	蒋嘉梅
	电 气 ELEC	李海滨	李海滨
	给 排 水 PLUM	傅银辉	傅银辉
	暖 通 HVAC	钱国权	钱国权
	弱 电 WEAK CURRENT	李海滨	李海滨

修 改 记 录	
日 期 DATE	修 改 内 容 REVISION DESCRIPTION

[illegible]

华汇集团
HUAHU GROUP
城市建设专家

资质等级: 甲级
 Tel: 86 575 88208000

建设单位 CLIENT

诸暨市浣江旅游开发有限公司

项目名称	ITEM
祥安路与东旺路交叉口西南侧地块房产开发项目	

子项名称 SUB ITEM

项目编号 ITEM NO.	A0127-2023-0207	设计阶段 DESIGN PHASE	施工图
设计总负责人 DESIGN DIRECTOR	官伟兴	官伟兴	
专业负责人 DISCIPLINE CHIEF	任增亮	任增亮	
设计 DESIGNED BY	李海滨	李海滨	
制图 DRAWN BY	李海滨	李海滨	
校 CHECKED BY	孟锋锋	孟锋锋	
审核 VERIFIED BY	任增亮	任增亮	
审定 APPROVED BY	吕凤主	吕凤主	

图 名 DRAWING TITLE

配电系统图 (四)

图 号 DRAWING NO.	DS-08	出图比例 SCALE	1:100
出图日期 DATE	2023. 08	版 本 号 VERSION NO.	A
图纸类型 Drawing Type	电气	图 幅 Drawing Format	A1

出图人章

设计发图
负责人
俞惠娜